



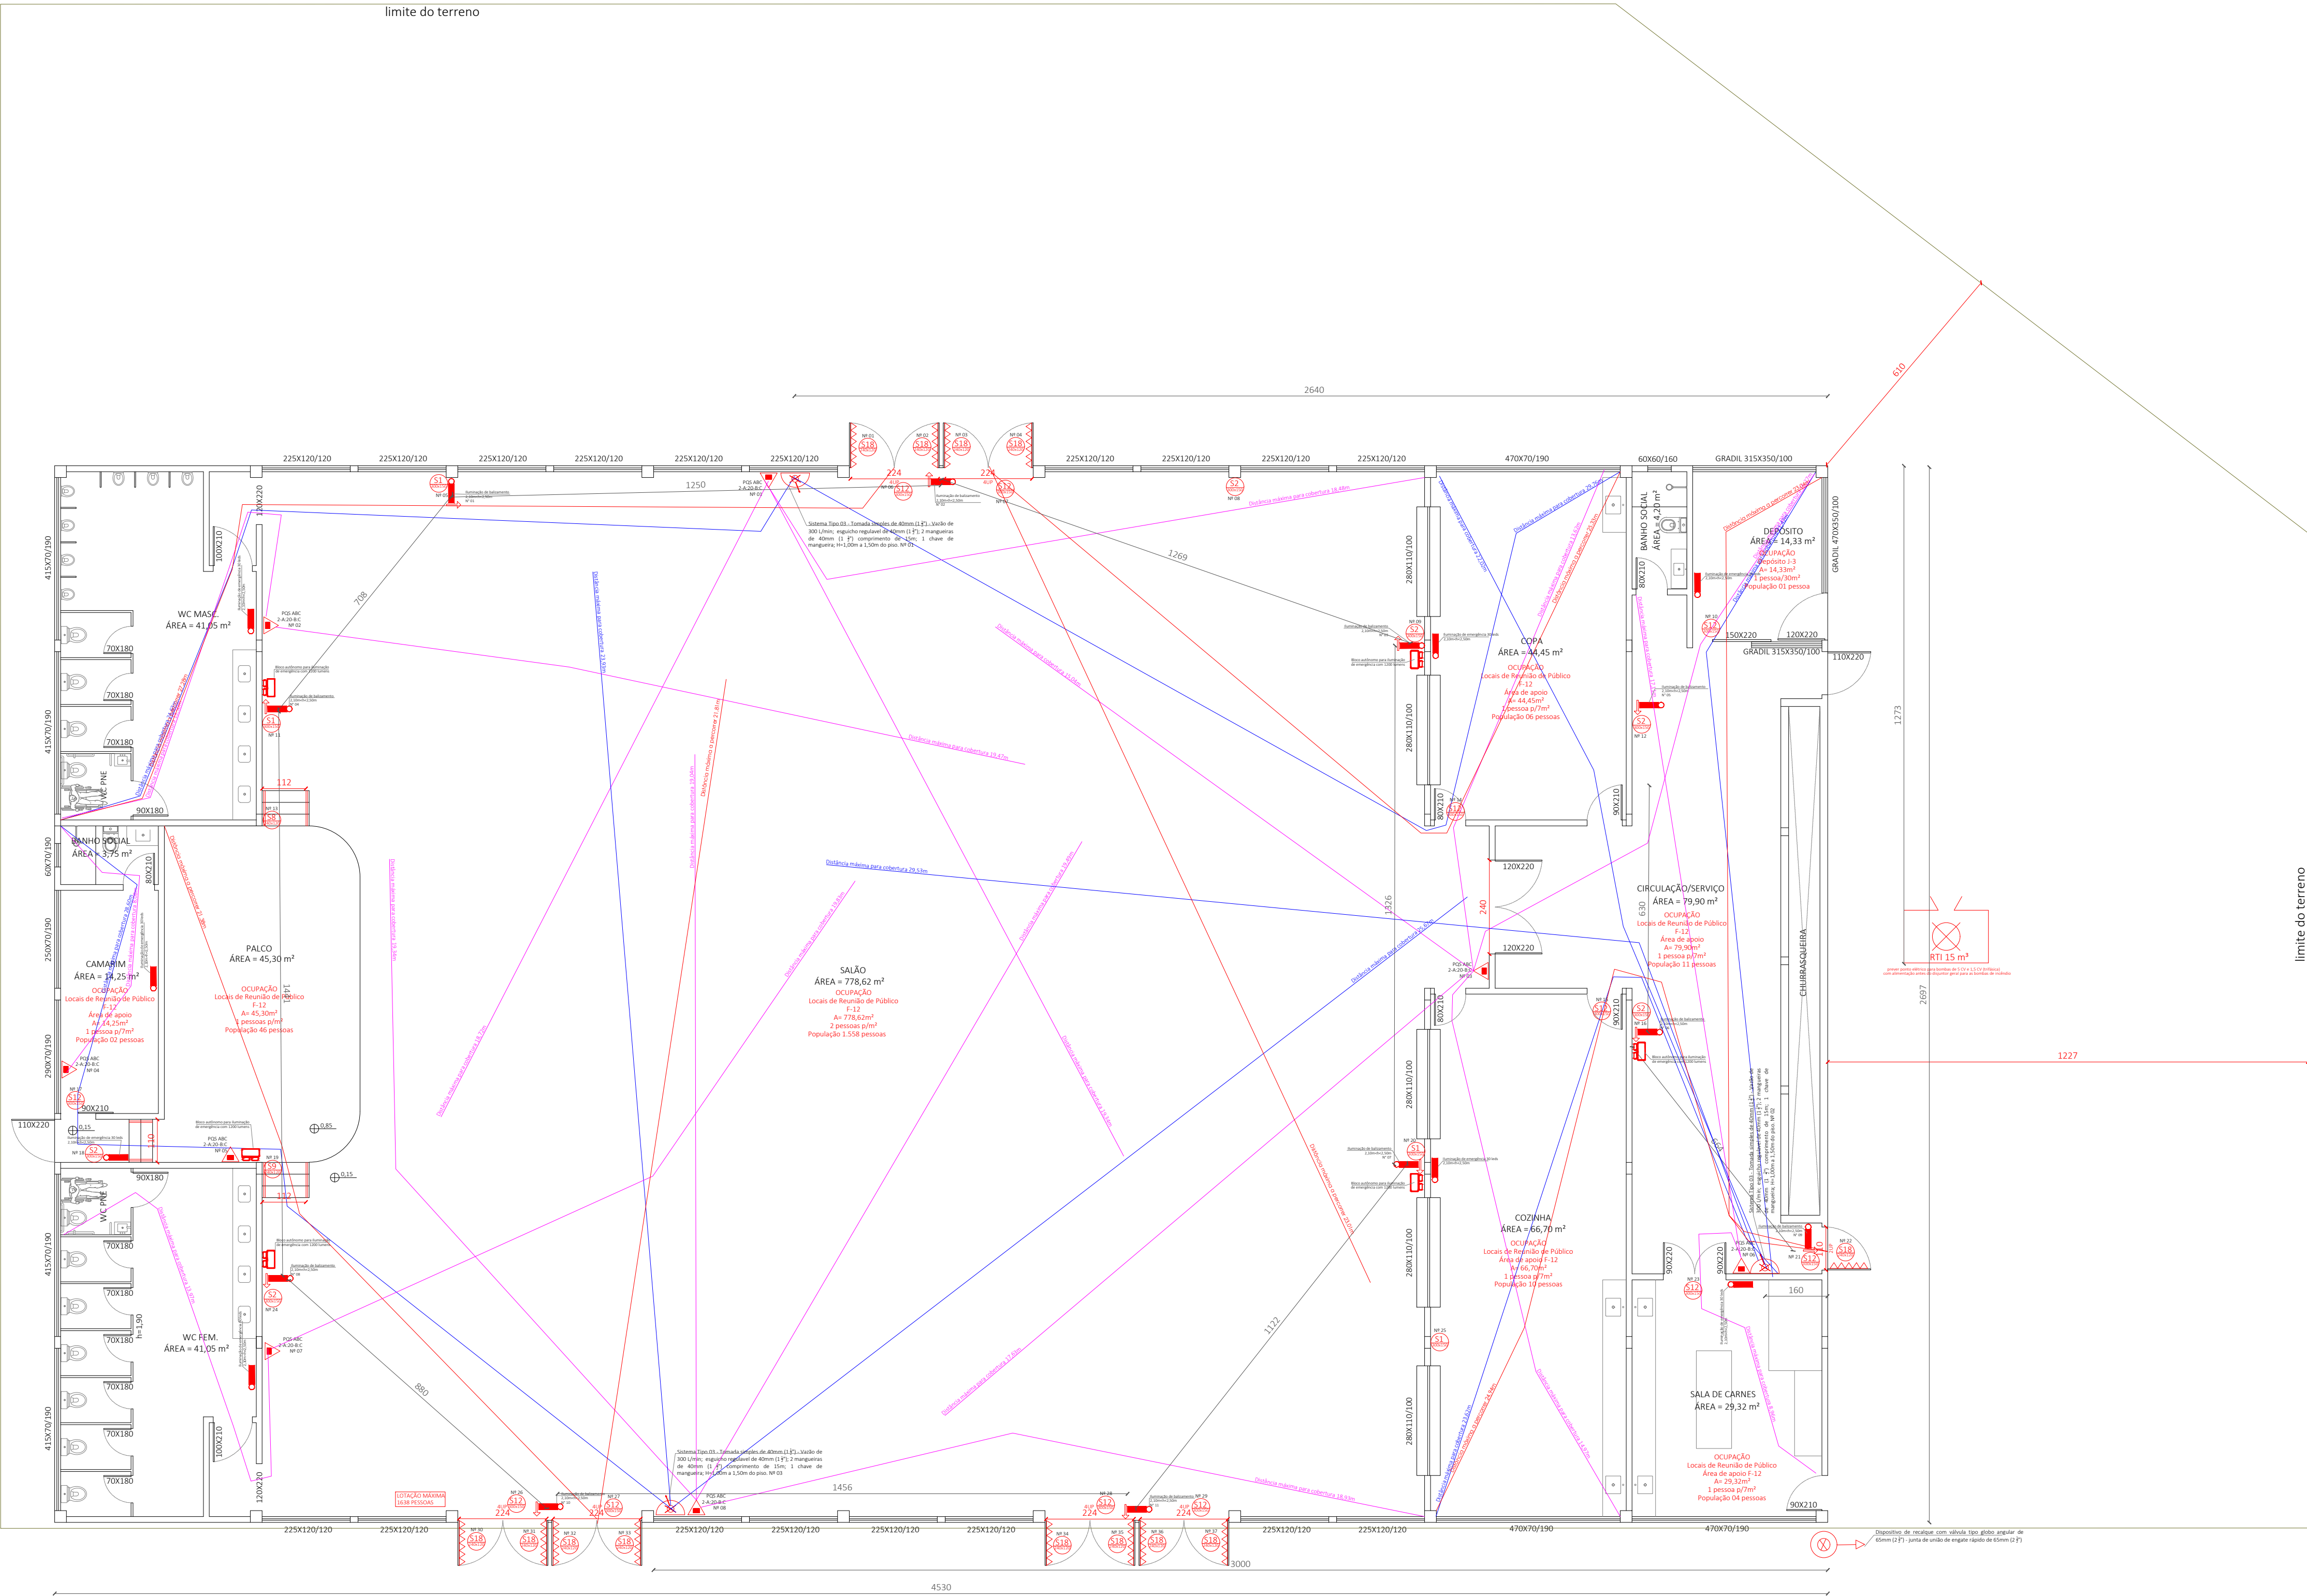

PLANTA BAIXA
ÁREA TOTAL = 1223,10 M²
1.638 PESSOAS

Sinalização Conforme RT CBMSP nº 12/2021			LEGENDA - Símbolos Gráficos	
Símbolo	Código	Aplicação	Símbolo	Significado
	224	Sentido Rota de Fuga		Carga de Fôlego Seco (PQS ABC)
	225	Sentido Rota de Fuga		Carga de Fôlego Seco (PQS BC)
	226	Sentido Rota de Fuga		Carga de Fôlego Pressurizada (PF)
	227	Sentido Rota de Fuga		Carga de Gás Carbônico (CO)
	228	Sentido da Rota de Fuga em Escadas de Emergência		Carga de Espuma Mecânica (EM)
	229	Sentido da Rota de Fuga em Escadas de Emergência		Central de Detecção e Alarme
	230	Sentido da Rota de Fuga em Escadas de Emergência		Acionador Manual de Alarme de Incêndio
	231	Sentido da Rota de Fuga em Escadas de Emergência		Acionador Audível - visual
	232	Sentido da Rota de Fuga em Escadas de Emergência		Bateria Central Alarme
	233	Sentido da Rota de Fuga em Escadas de Emergência		Ponto de Rutinação de emergência automática (R) LED
	234	Sentido da Rota de Fuga em Escadas de Emergência		Rutinação de Balanço
	235	Sentido da Rota de Fuga em Escadas de Emergência		Bloco automático para Rutinação de emergência com 1200 Juntos
	236	Sentido da Rota de Fuga em Escadas de Emergência		Detector pontual de fumaça
	237	Sentido da Rota de Fuga em Escadas de Emergência		Bateria em pilhas
	238	Sentido da Rota de Fuga em Escadas de Emergência		Sistema de Hidrante Duplo com Mangueira
	239	Sentido da Rota de Fuga em Escadas de Emergência		Sistema de Hidrante Simples
	240	Sentido da Rota de Fuga em Escadas de Emergência		Sistema de Hidrante Tipo Mangueira
	241	Sentido da Rota de Fuga em Escadas de Emergência		Reconstrutor de Incêndio
	242	Sentido da Rota de Fuga em Escadas de Emergência		Dispositivo de Rescalque Simples
	243	Sentido da Rota de Fuga em Escadas de Emergência		Detector de temperatura
	244	Sentido da Rota de Fuga em Escadas de Emergência		Placa de Acesso de Valores
	245	Sentido da Rota de Fuga em Escadas de Emergência		Elemento Corte Fogo para Isolamento de Pisos e Salas de Emergência
	246	Sentido da Rota de Fuga em Escadas de Emergência		Viga para Cadeantes
	247	Sentido da Rota de Fuga em Escadas de Emergência		Dispositivo de Detecção
	248	Sentido da Rota de Fuga em Escadas de Emergência		Central GCP
	249	Sentido da Rota de Fuga em Escadas de Emergência		Bateria de Incêndio Elétrica
	250	Sentido da Rota de Fuga em Escadas de Emergência		Placa Corte Fogo
	251	Sentido da Rota de Fuga em Escadas de Emergência		Luminária de Emergência (Bateria)
	252	Sentido da Rota de Fuga em Escadas de Emergência		Exaustor (hidrante de fumaça)

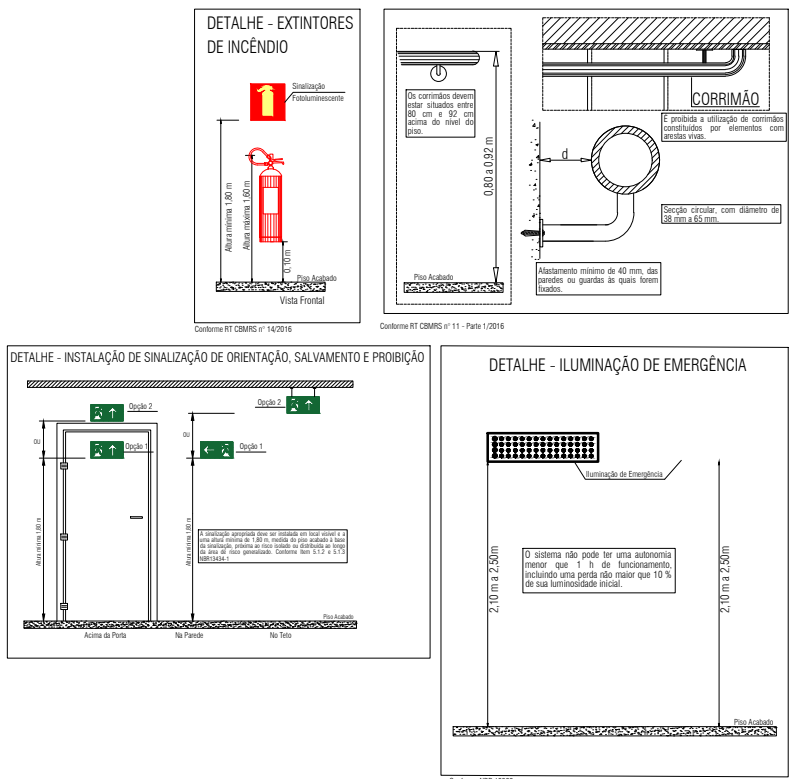

Este projeto deverá ser executado conforme o layout aprovado, sendo de responsabilidade do proprietário ou responsável pela edificação quaisquer alterações realizadas após a aprovação.

EMPRESA: Salão Comunitário São Valentim		TIPO DE PROJETO: PREVENÇÃO DE INCÊNDIO	
LOCALIZAÇÃO: Rua Waldemar Cabral Vieira nº 89 - Bairro Bela Vista - São Valentim - RS.			
AUTOR DO PROJETO: Eng. Civil e de Seg. do Trabalho Rodrigo Luis Staforti (CREA - RS 295268/CREA - SC 95888-7)		PROPRIETÁRIO/RESPONSÁVEL: Município de São Valentim Albertinho Dossier	
TÍTULO: Pbx_edificação		ESCALA: 1:100	ÁREA: 1.223,10m²
DATA: Junho_2026		PRANCHA: 04	
PROPRIETÁRIO/RESPONSÁVEL		RESPONSÁVEL TÉCNICO	